

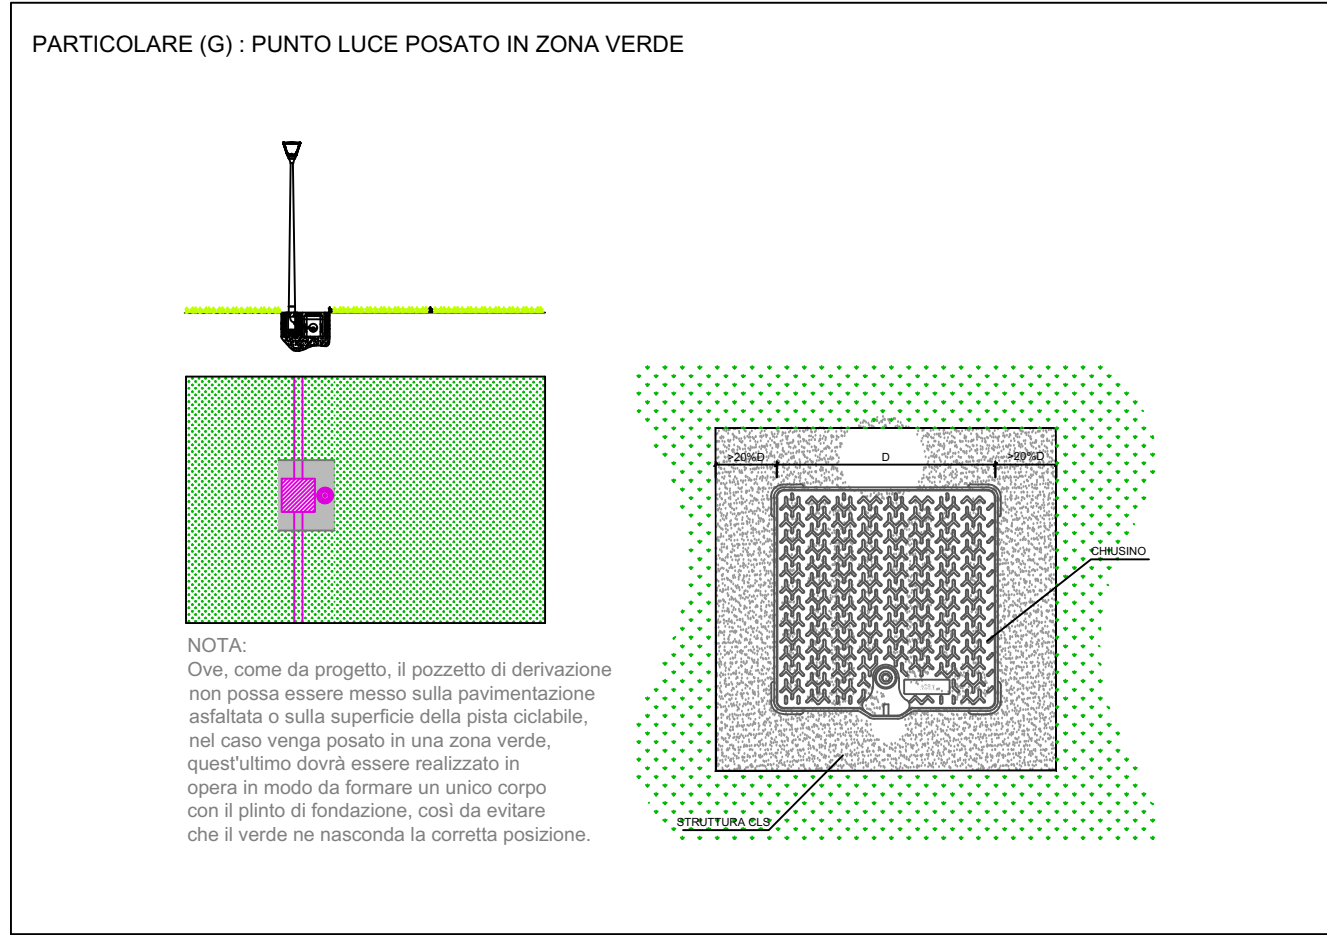
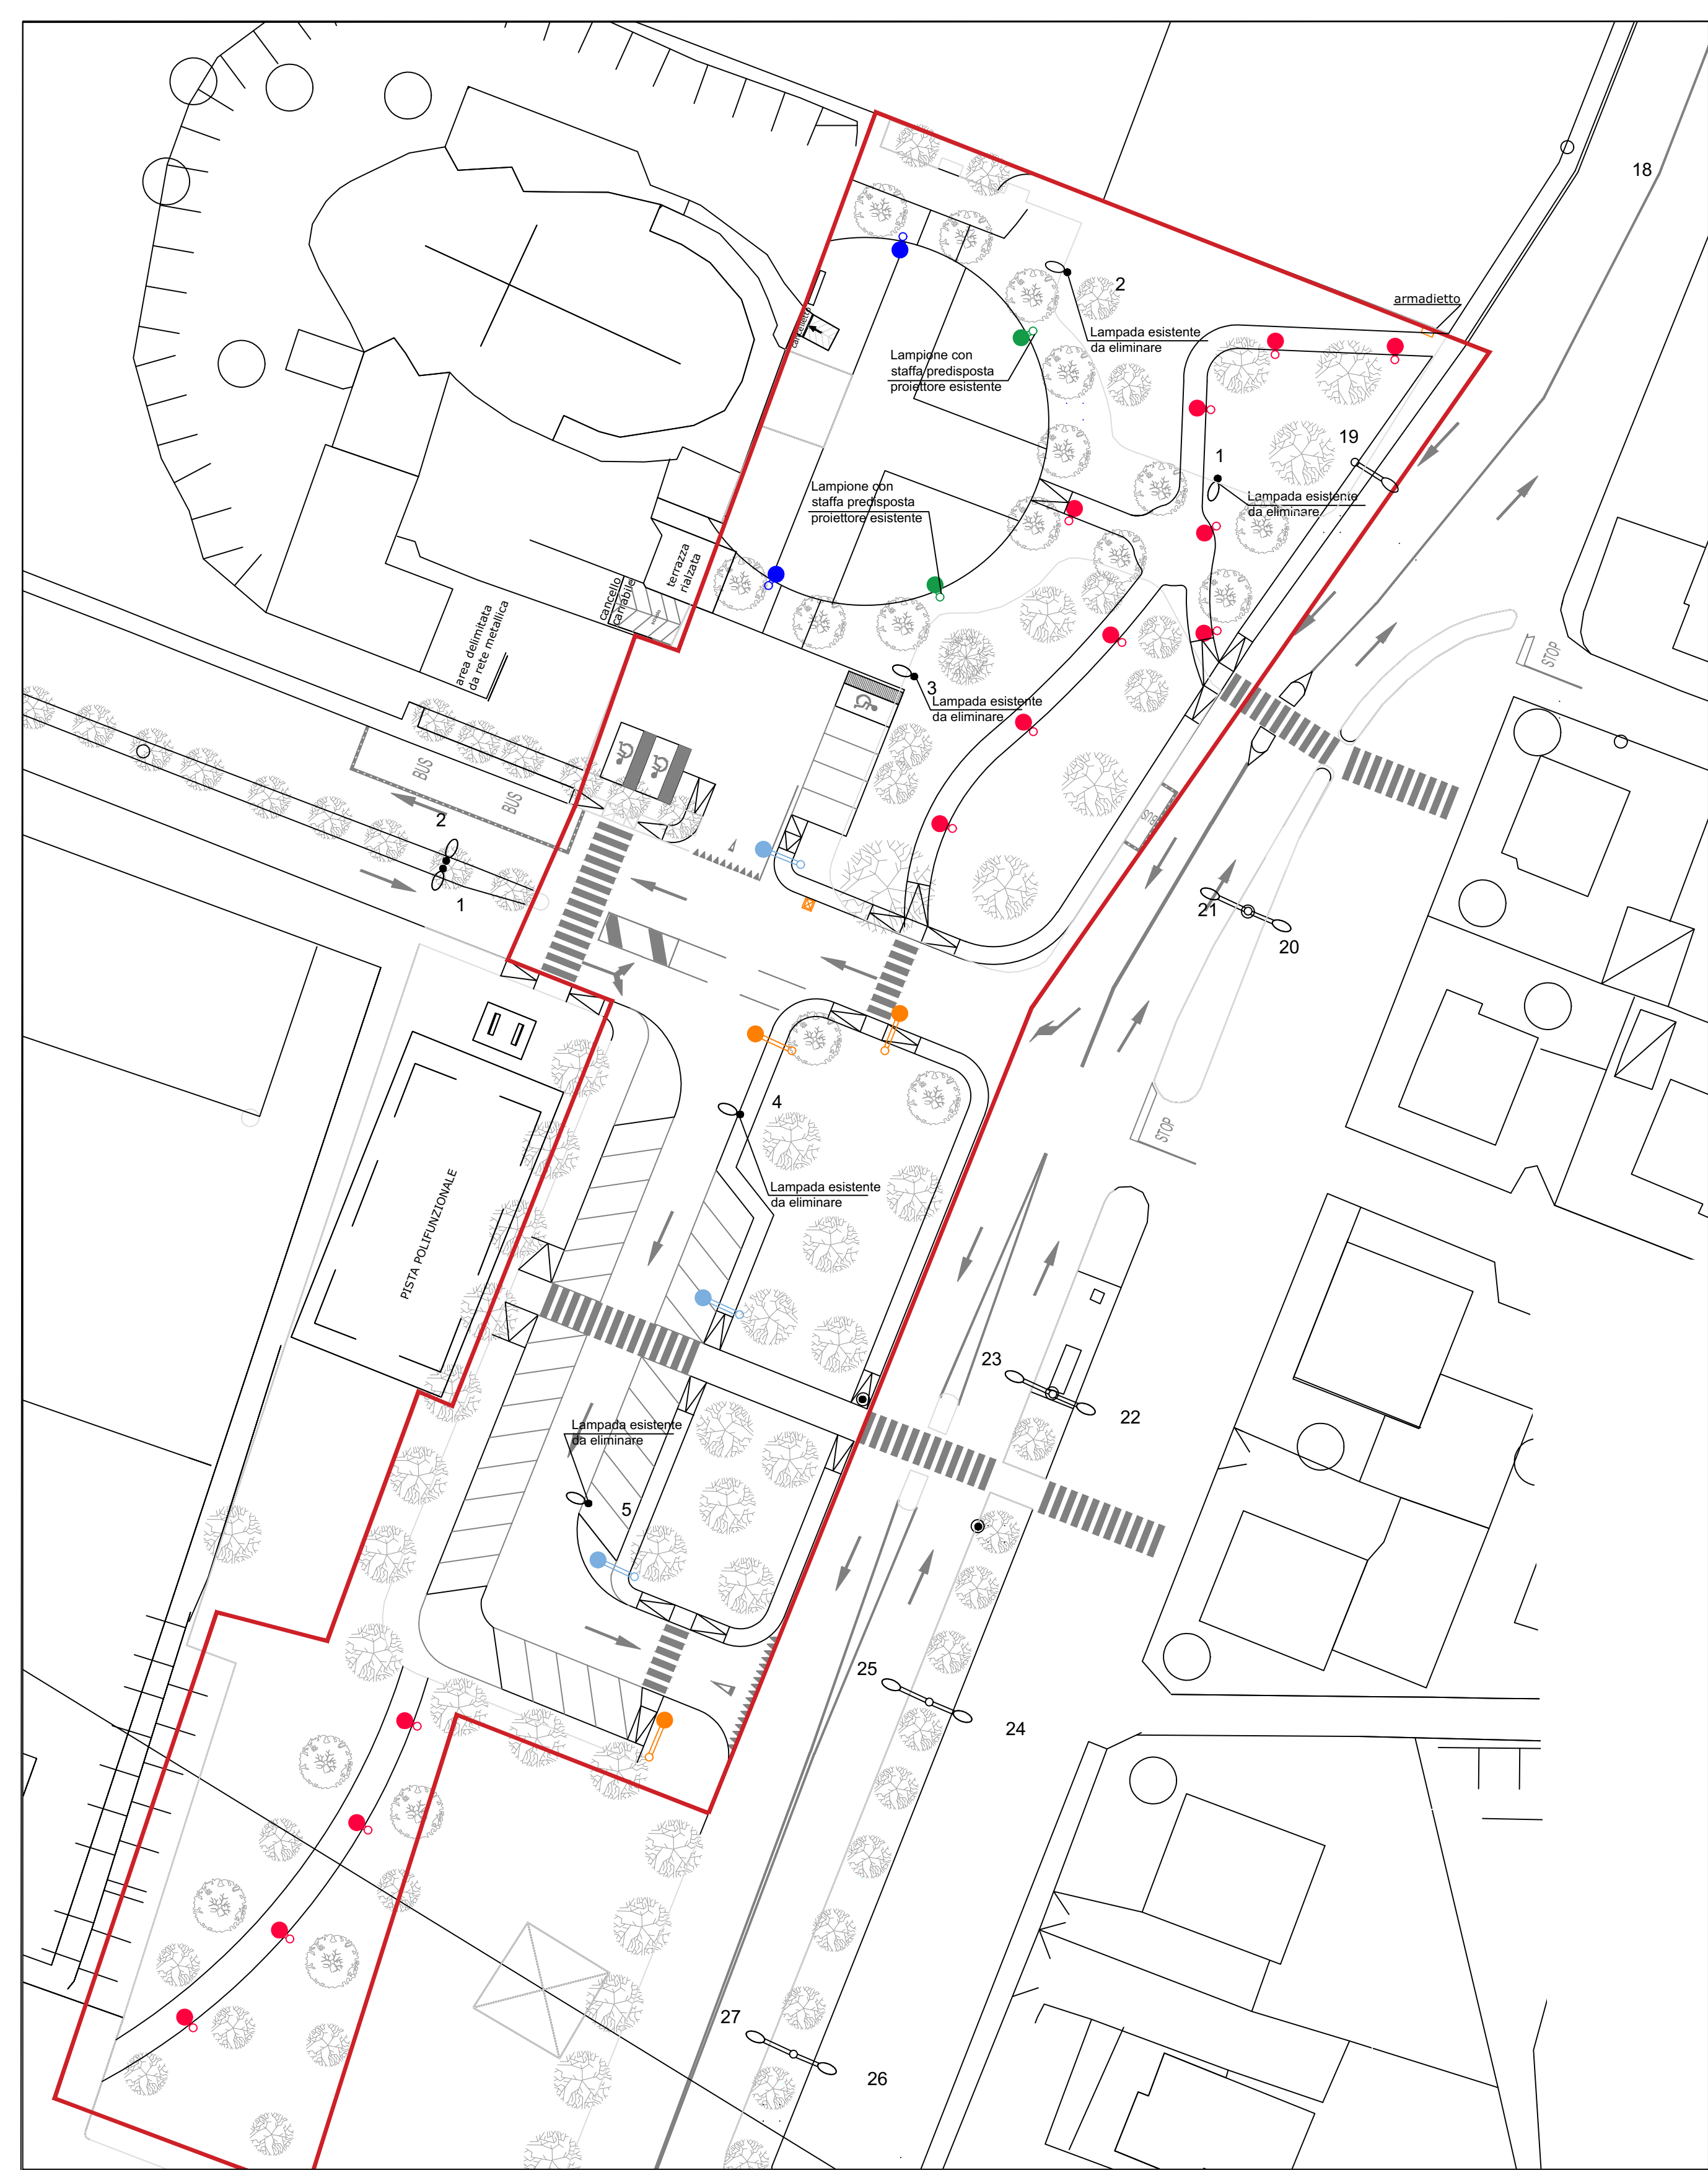





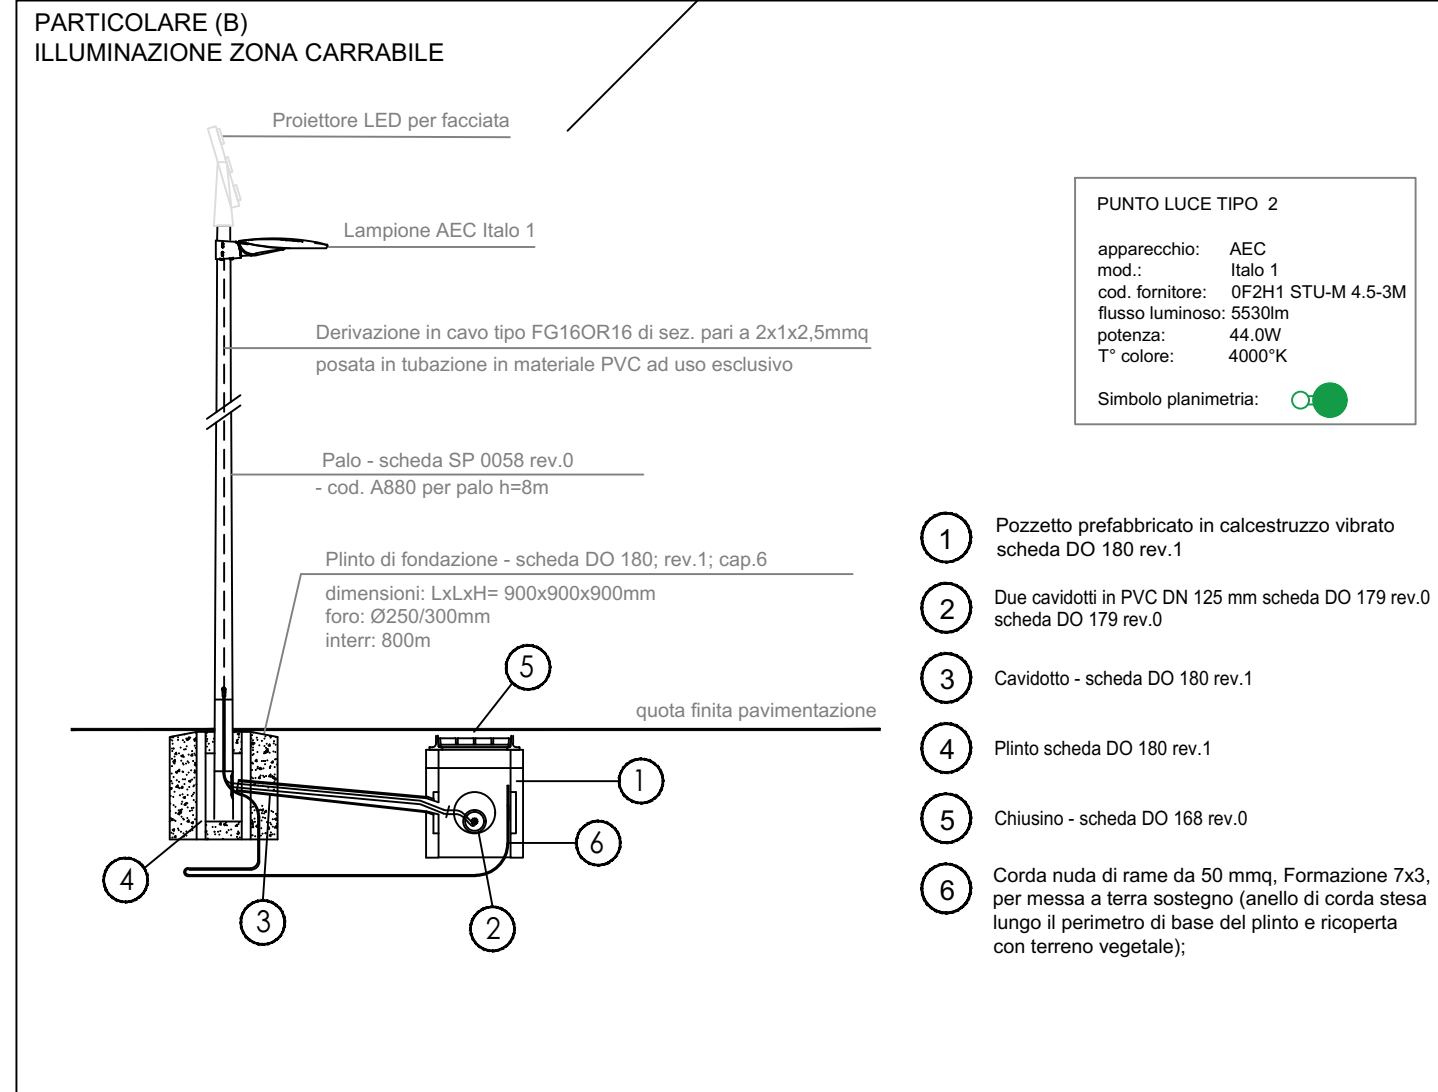


LEGENDA SIMBOLI	
Simbolo	Descrizione
	AEC Ecorays TP - 0F2H1 STU-S 4.5-1M (particolare F)
	AEC ITALO 1 - 0F2H1 S05 4.5-4M (particolare E)
	AEC ITALO 2 - 0F2H1 S05 4.5-5M (particolare A)
	AEC ITALO 1 - 0F2H1 STU-M 4.5-3M (particolare D)
	AEC ITALO 1 - 0F2H1 S05 4.5-3M + Proiettore LED (particolare B)
	LAMPADA ESISTENTE
	Perimetro ambito opere di urbanizzazione


Proiettore LED per facciata esistente ad uso privato, non facente parte dell'illuminazione pubblica, quindi non oggetto di calcolo illuminotecnico.

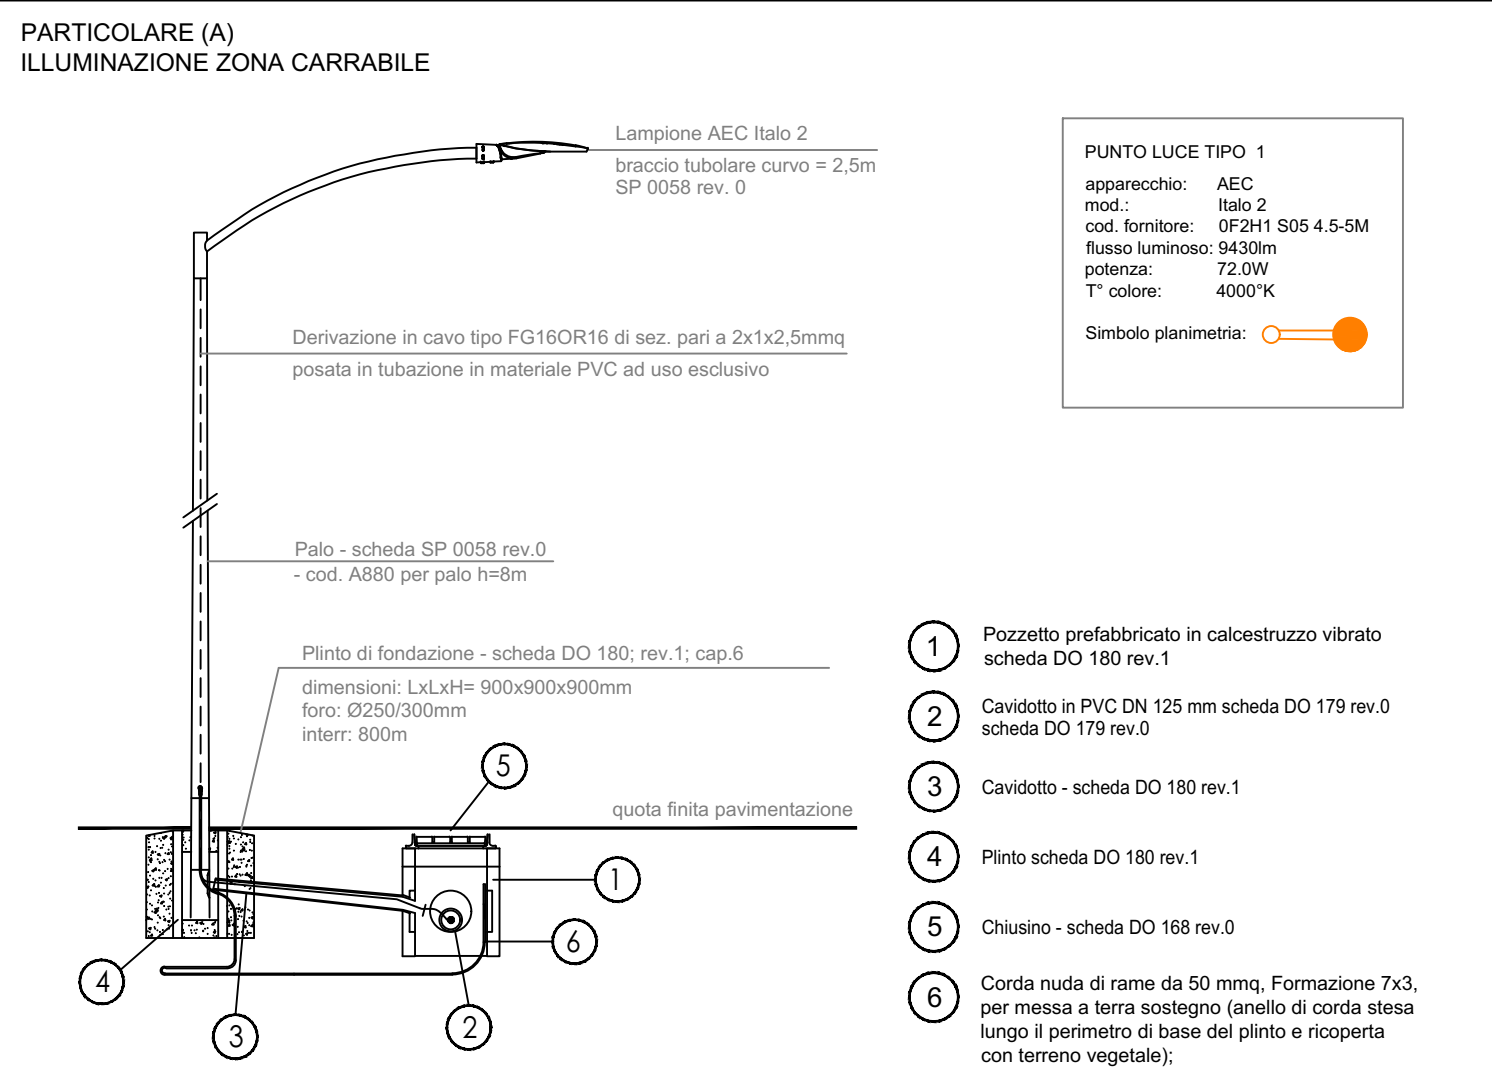


Nota esplicativa:
-La dismissione dei punti luce potrà essere fatta solo dopo il completamento e la messa in servizio del nuovo impianto;
-Le operazioni di rimozione potranno essere eseguite direttamente dal lotizzatore, previo coordinamento con il gestore AGSM AIM Smart Solutions;
-Gli oneri delle lavorazioni a cura di AGSM AIM Smart Solutions saranno a carico del lotizzatore.

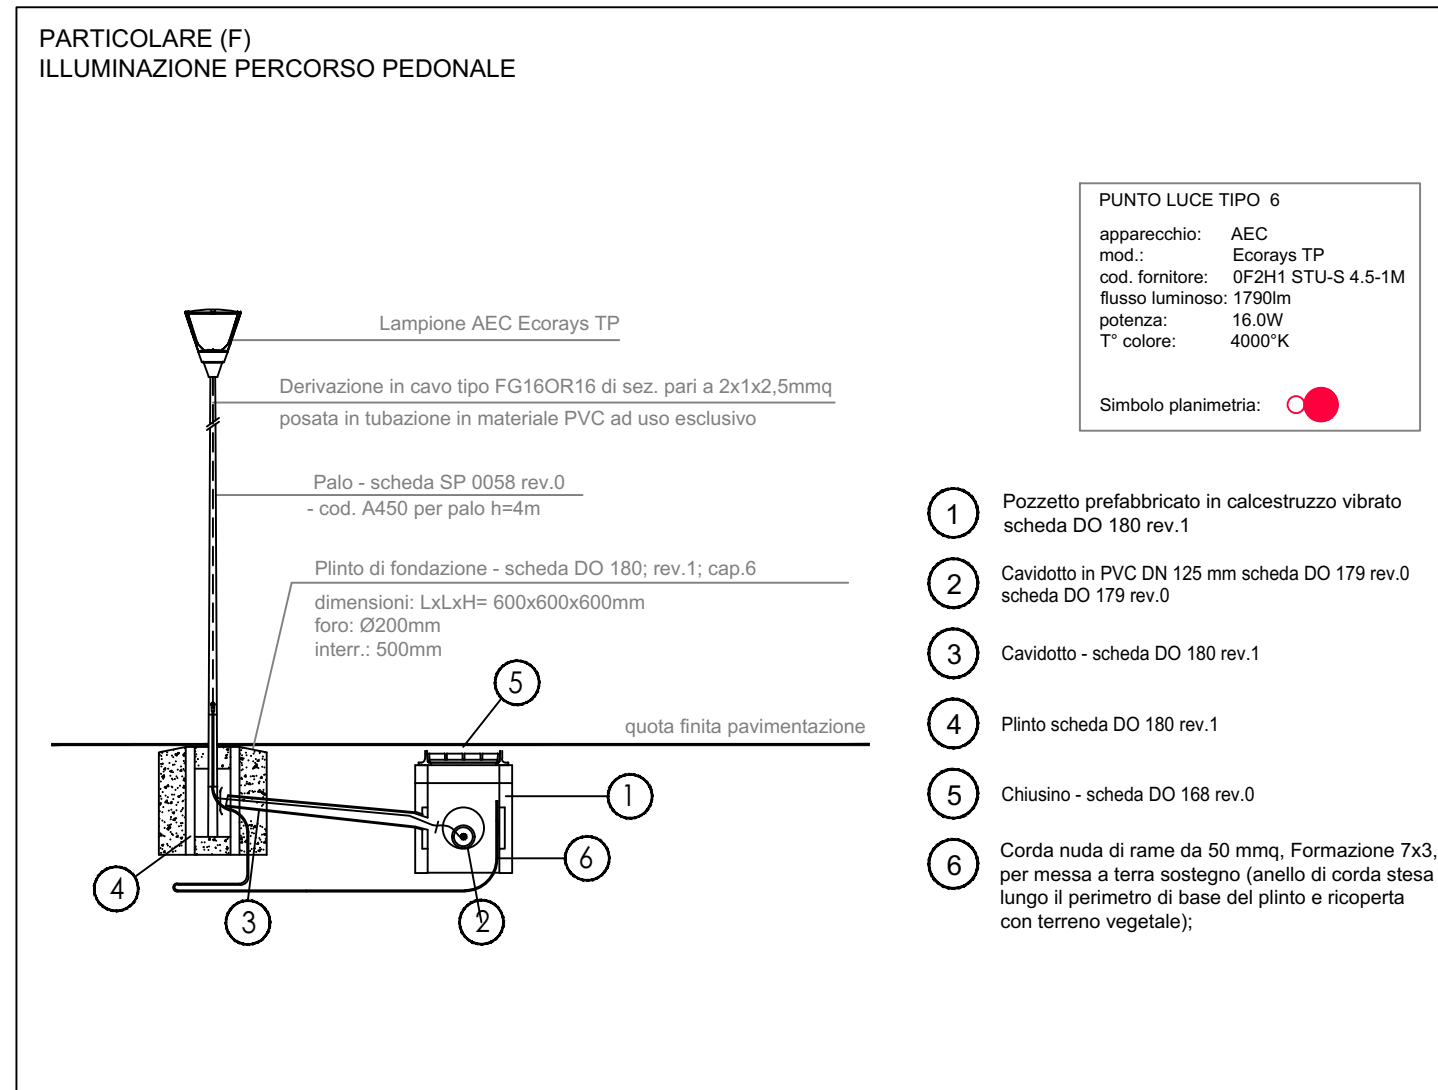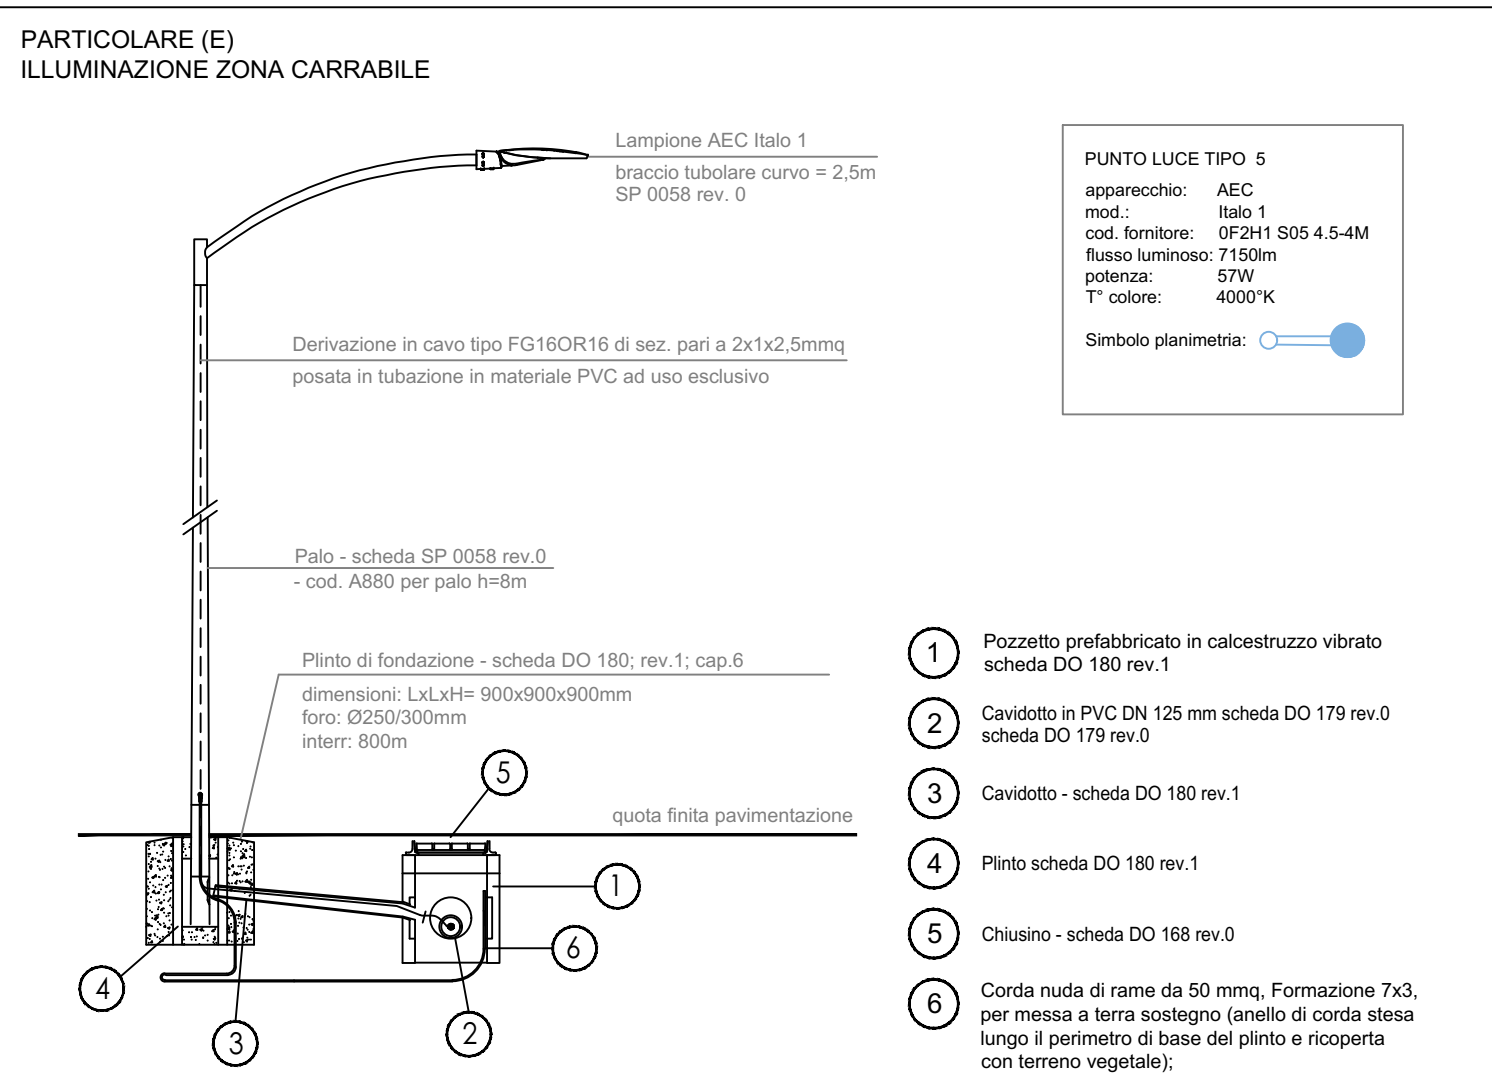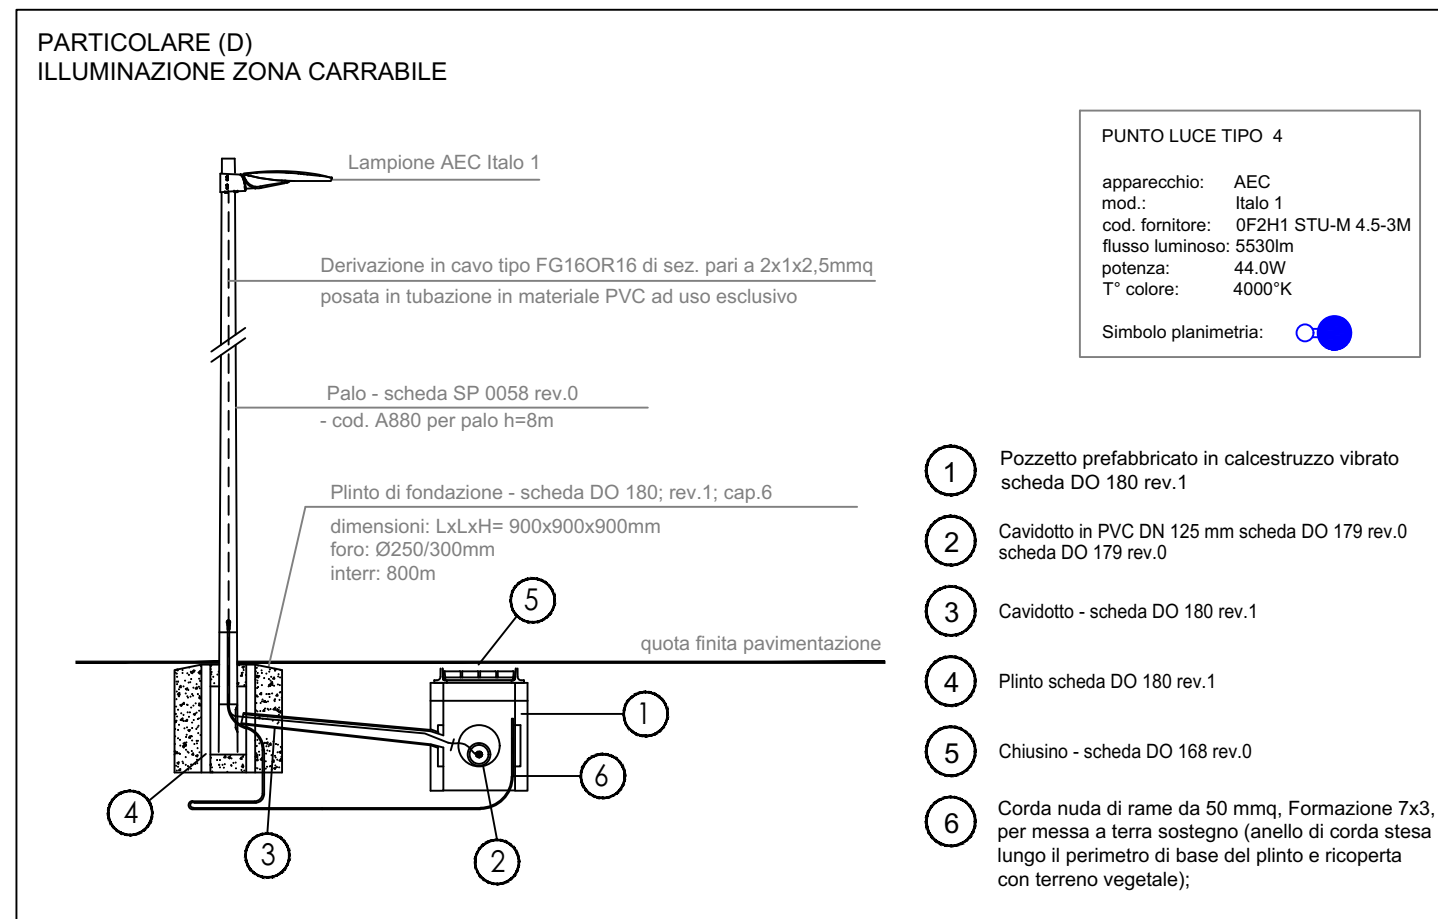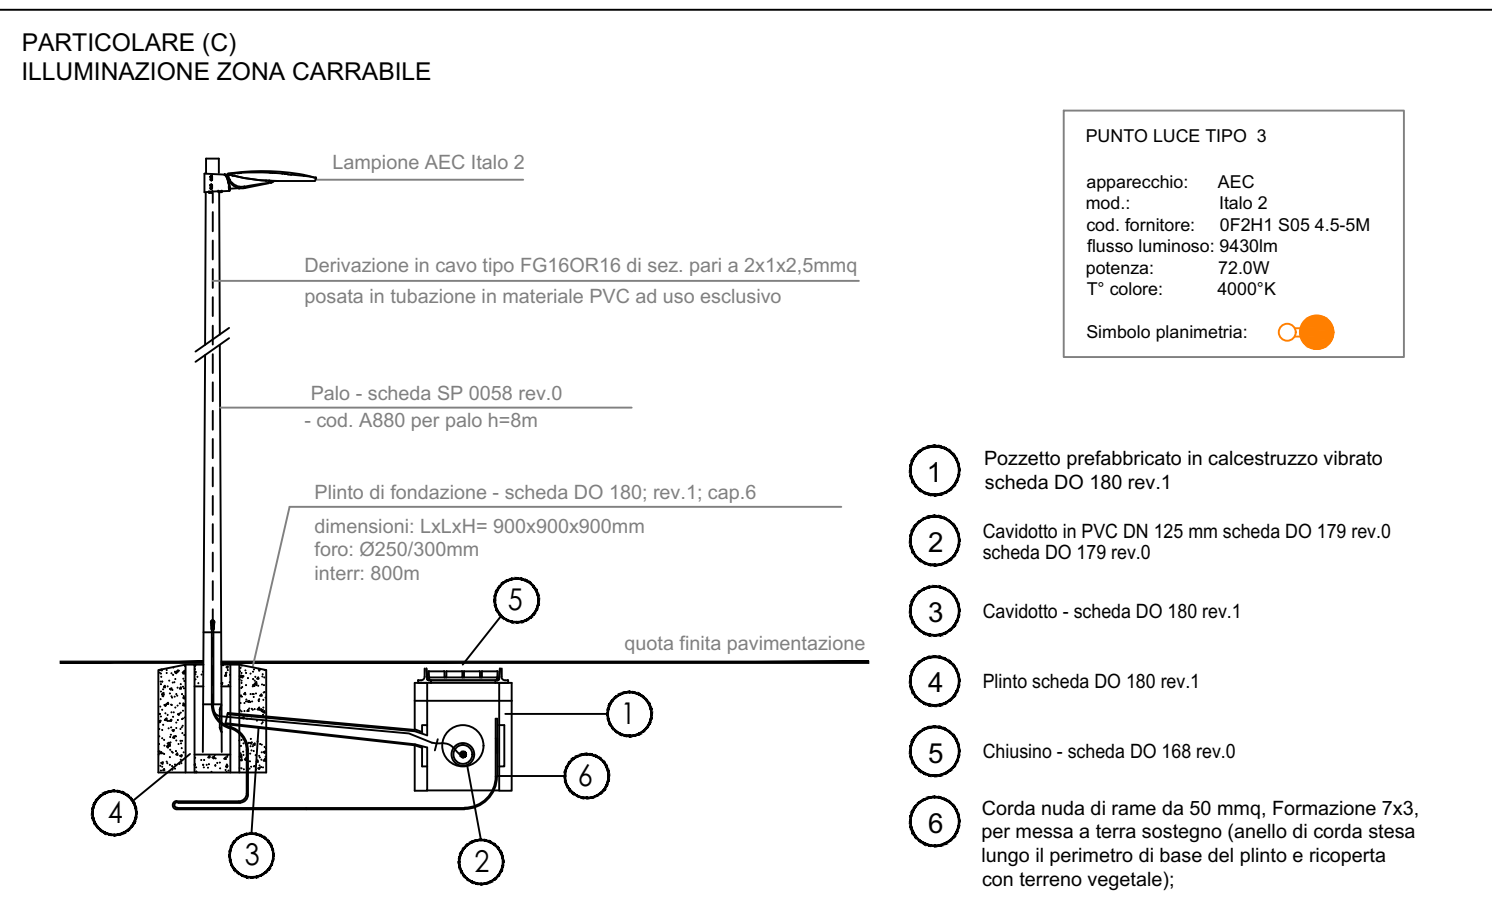


SEZIONE TIPO DELLO SCAVO SU STRADA NON ASFALTATA: CALCESTRE E/O TERRENO VEGETALE
SCALA 1:10

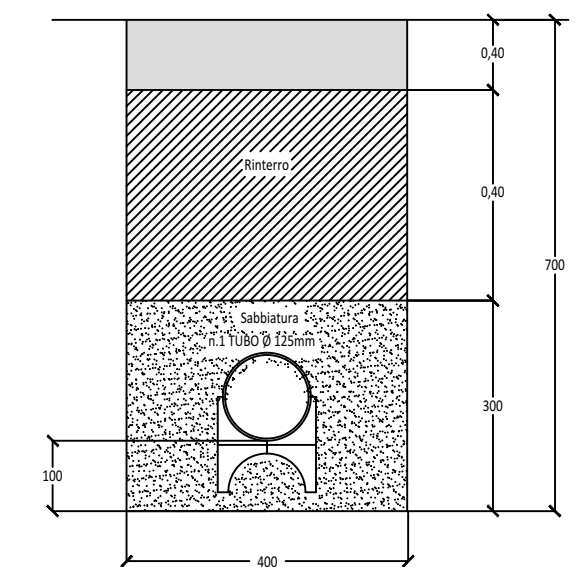


SEZIONE TIPO DELLO SCAVO SU STRADA ASFALTATA:
SCALA 1:10

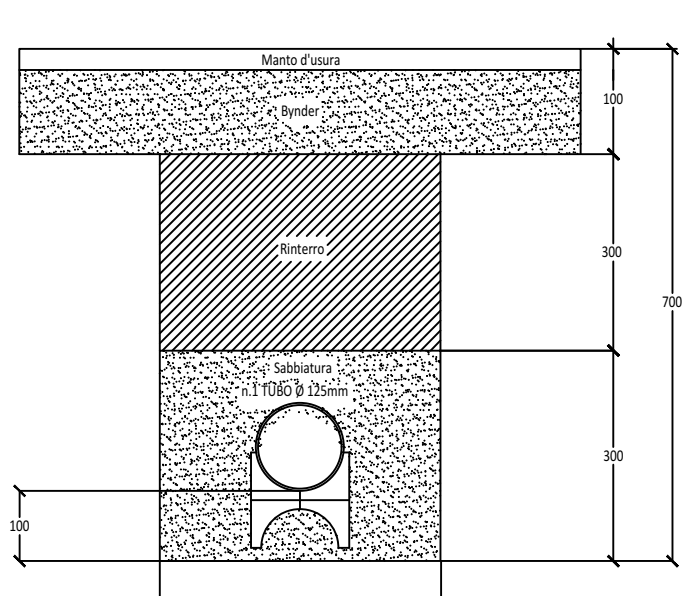

POZZETTO PER RETE ELETTRICA ILLUMINAZIONE PUBBLICA SINGOLO CAVIDOTTO

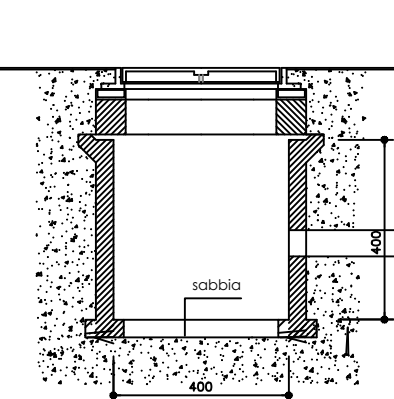

POZZETTO PER RETE ELETTRICA ILLUMINAZIONE PUBBLICA CAVIDOTTO MULTIPLO

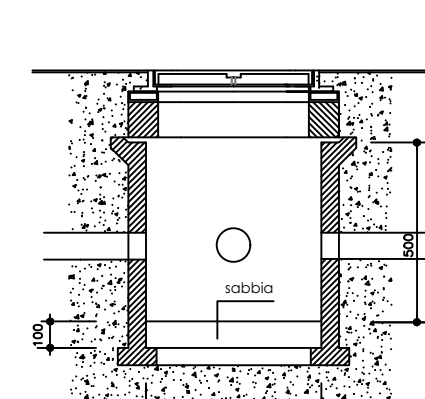

COMUNE DI VERONA
Provincia di Verona

PROGETTO ESECUTIVO

IL COMMITTENTE

L'IMPRESA

IL TECNICO
Per Ind. Daniele Morena
045/972300 Int.270
daniele.morena@sestervizi.it

TIMBRO DEL PROFESSIONISTA

PROGETTO: IMPIANTO ELETTRICO

INTERVENTO: Illuminazione pubblica Piazzale sforni

ELABORATO: ILLUMINAZIONE PUBBLICA

documento : DS0202	scala : 1:200	data : 03/06/2022
commessa : 20220532	emesso : A. Mascanzoni	aggiornamento : 29/09/2022

STUDIO ENERGIA TERRITORIO S.r.l.
37131 VERONA - VIA C. NEPOTE, 10
TEL +39 045 972300 - FAX +39 045 8920240 - www.setservizi.it
SINCE 1978 EDILIZIA INGEGNERIA IMPIANTISTICA SICUREZZA

DANIELE MORENA
PROFESSIONISTA
Firma digitale

TAVOLA
11.3
DS0202