


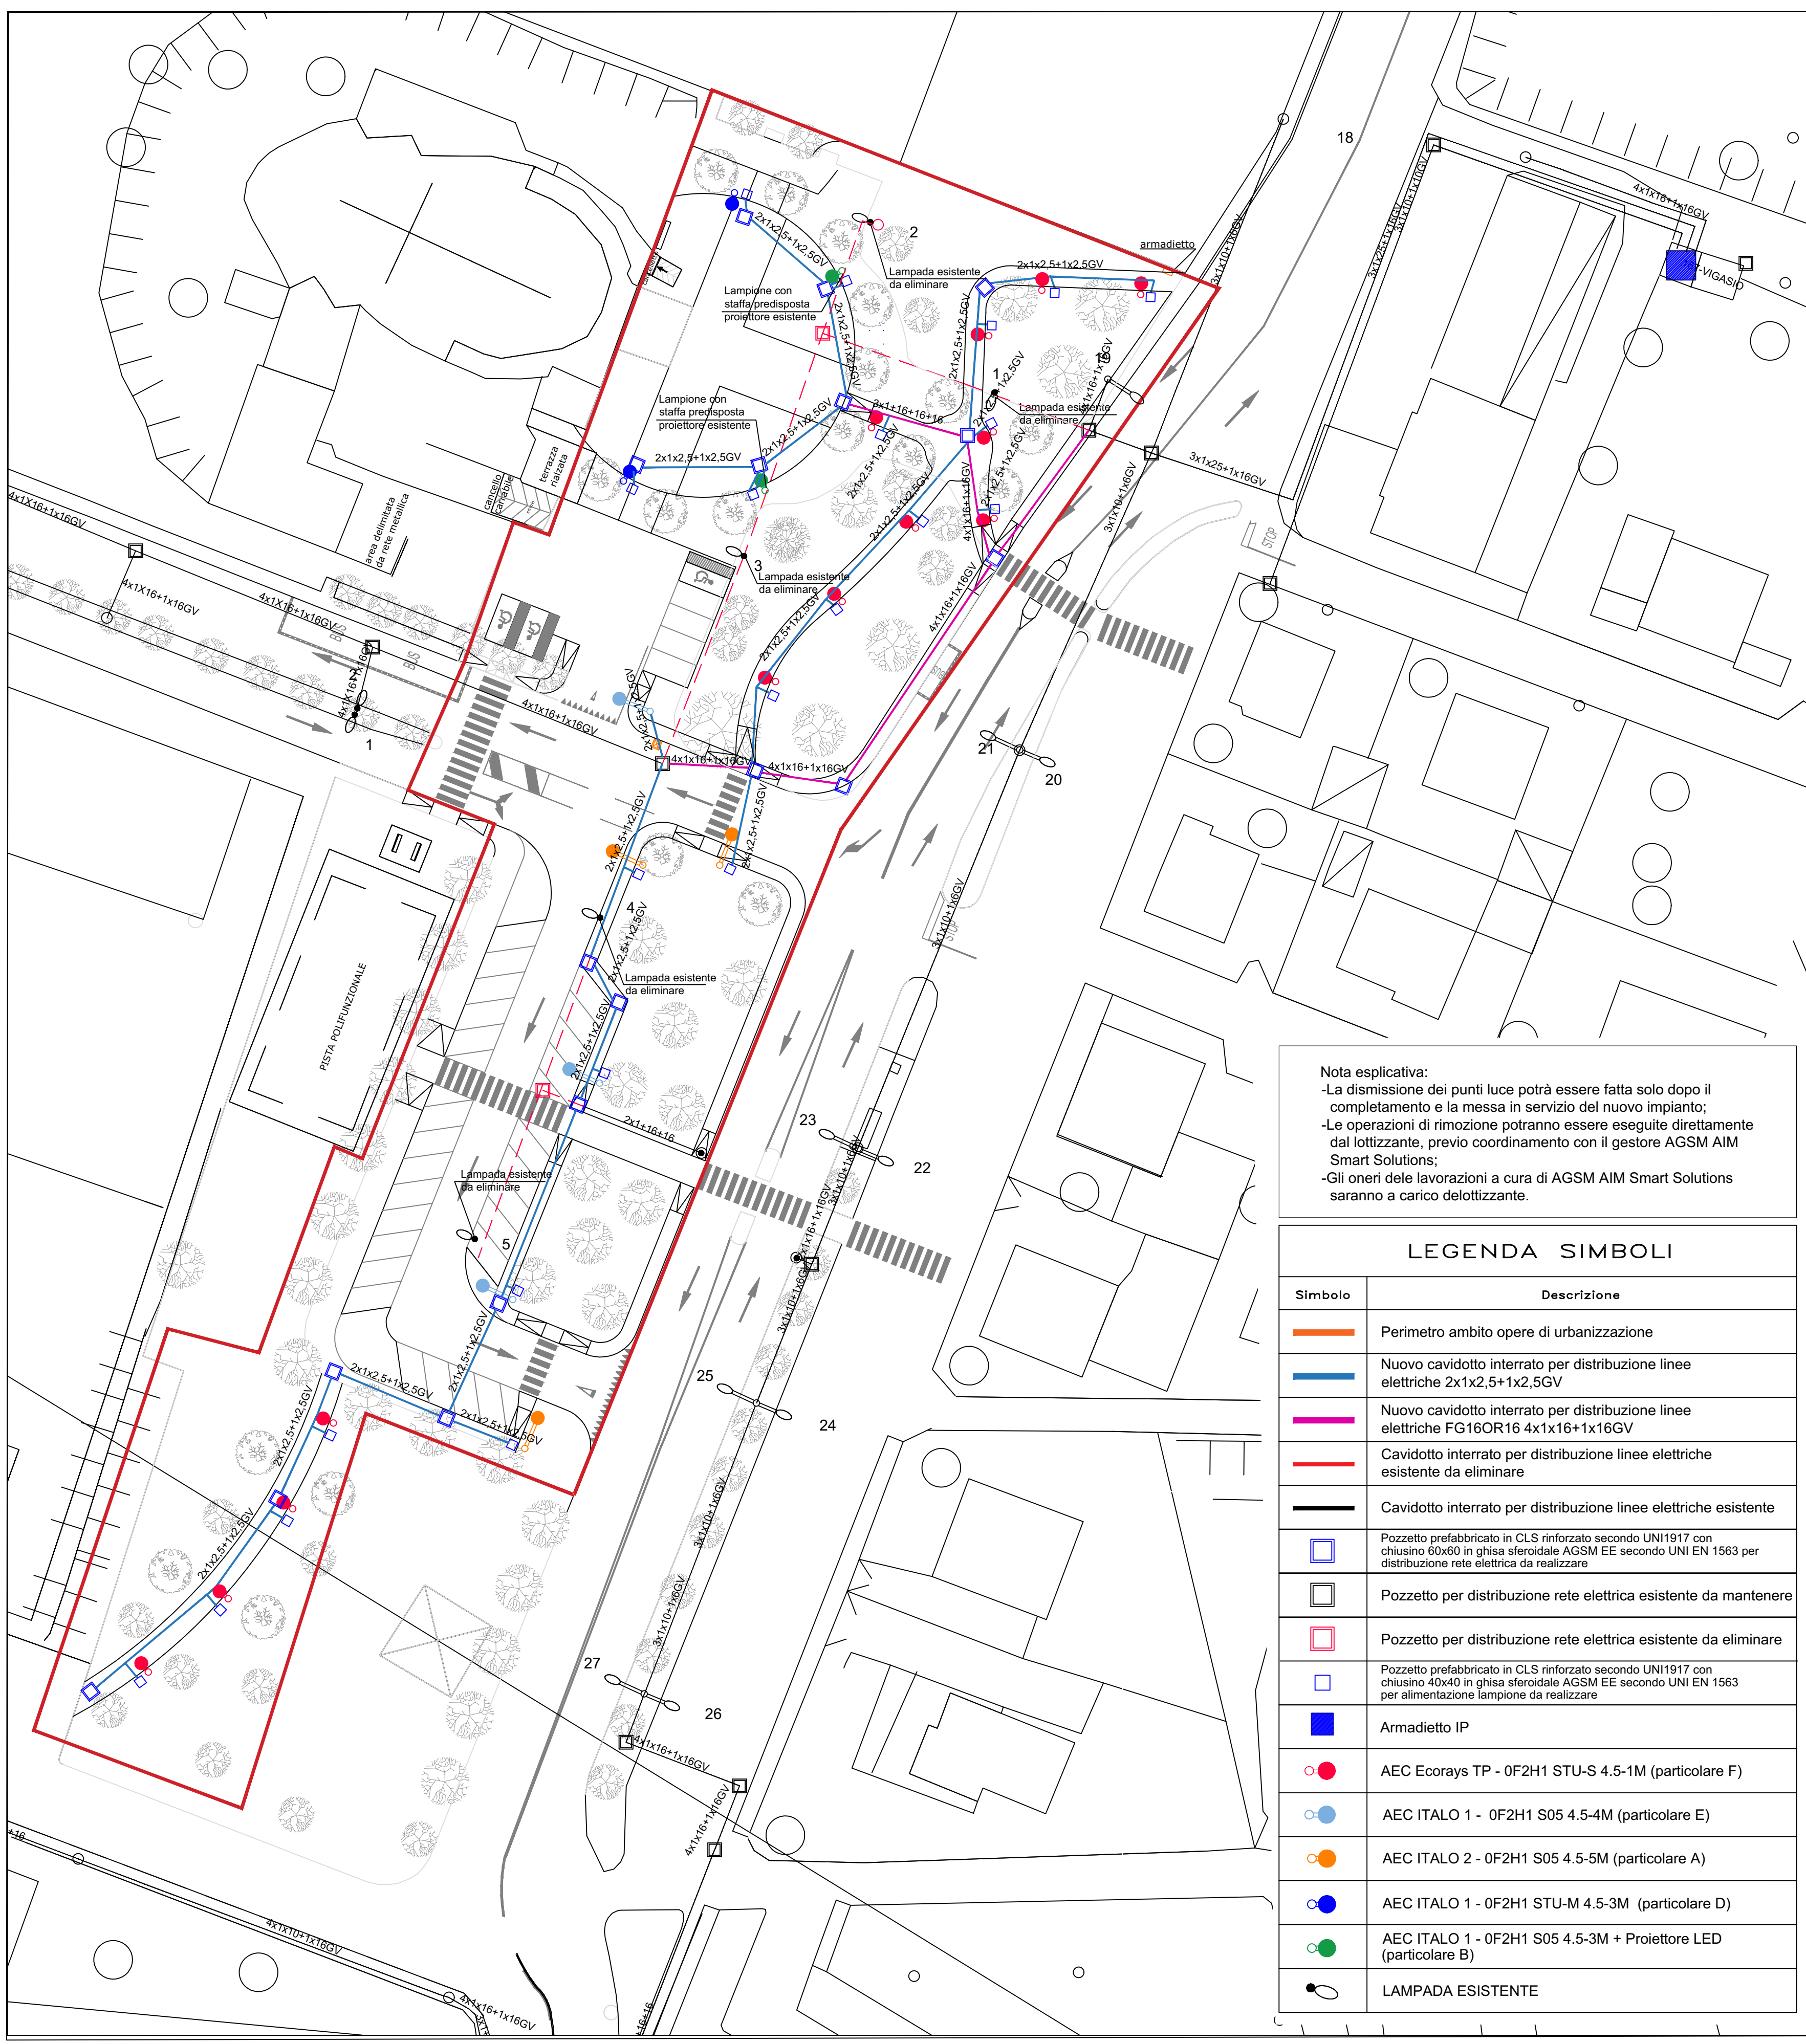


Nota esplicativa:
-La dismissione dei punti luce potrà essere fatta solo dopo il completamento e la messa in servizio del nuovo impianto;
-Le operazioni di rimozione potranno essere eseguite direttamente dal lottizzante, previo coordinamento con il gestore AGSM AIM Smart Solutions;
-Gli oneri delle lavorazioni a cura di AGSM AIM Smart Solutions saranno a carico del lottizzante.

LEGENDA SIMBOLI	
Simbolo	Descrizione
	Perimetro ambito opere di urbanizzazione
	Nuovo cavidotto interrato per distribuzione linee elettriche 2x1x2,5+1x2,5GV
	Nuovo cavidotto interrato per distribuzione linee elettriche FG16OR16 4x1x16+1x16GV
	Cavidotto interrato per distribuzione linee elettriche esistente da eliminare
	Cavidotto interrato per distribuzione linee elettriche esistente
	Pozzetto prefabbricato in CLS rinforzato secondo UNI1917 con chiusura 60x60 in ghisa sferoidale AGSM EE secondo UNI EN 1563 per distribuzione rete elettrica da realizzare
	Pozzetto per distribuzione rete elettrica esistente da mantenere
	Pozzetto per distribuzione rete elettrica esistente da eliminare
	Pozzetto prefabbricato in CLS rinforzato secondo UNI1917 con chiusura 40x40 in ghisa sferoidale AGSM EE secondo UNI EN 1563 per alimentazione lampione da realizzare
	Armadietto IP
	AEC Ecorays TP - 0F2H1 STU-S 4.5-1M (particolare F)
	AEC ITALO 1 - 0F2H1 S05 4.5-4M (particolare E)
	AEC ITALO 2 - 0F2H1 S05 4.5-5M (particolare A)
	AEC ITALO 1 - 0F2H1 STU-M 4.5-3M (particolare D)
	AEC ITALO 1 - 0F2H1 S05 4.5-3M + Proiettore LED (particolare B)
	LAMPADA ESISTENTE


LEGENDA SIMBOLI	
Simbolo	Descrizione
	Zona 1
	Zona 2
	Zona 3
	Zona 4

PARTICOLARE (A)
CAVIDOTTO PER LINEE ELETTRICHE M.T. e B.T. SU
AREA ASFALTATA - AGSM DO179

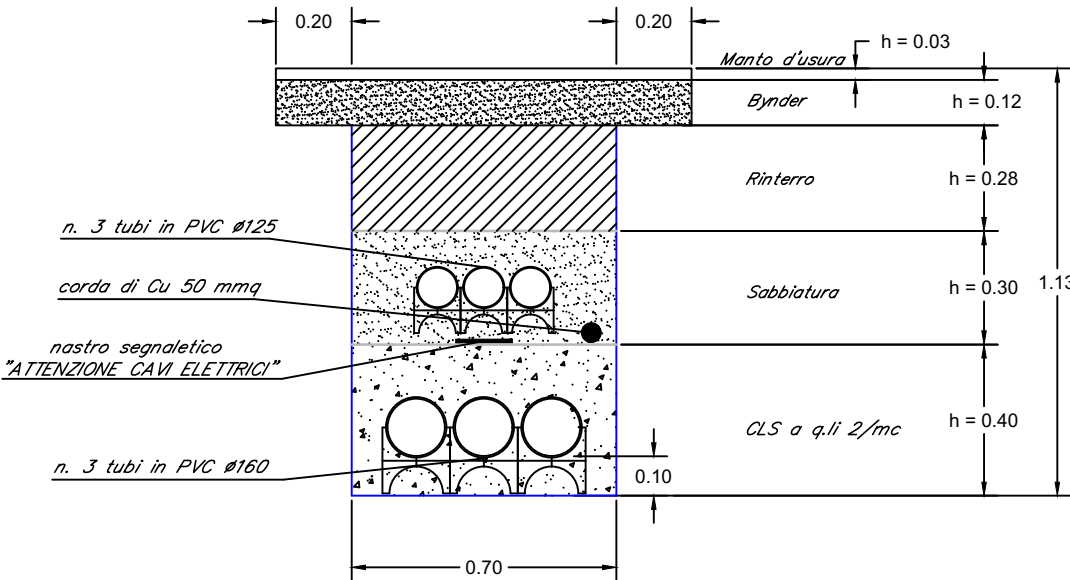

Scala 1:20
N.B.: Le misure sono espresse in m


PARTICOLARE (B)
CAVIDOTTO PER LINEE ELETTRICHE B.T. O PER TELECOMUNICAZIONI
SU AREA ASFALTATA - AGSM DO179

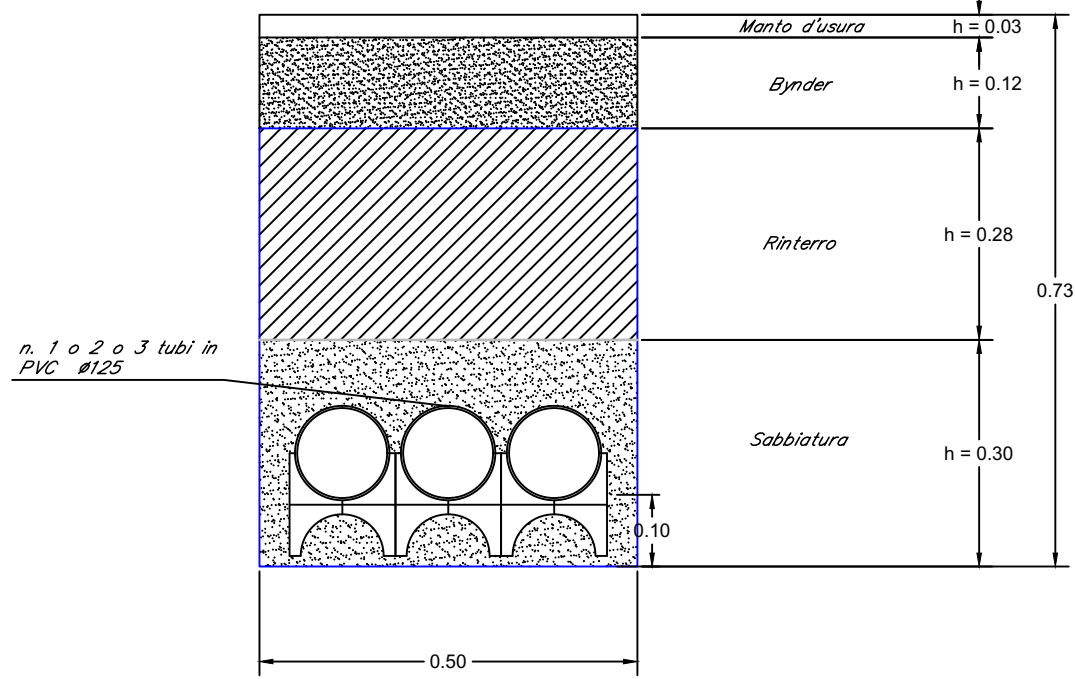


Scala 1:10
N.B.: Le misure sono espresse in m

PARTICOLARE (C)
POZZETTO PER RETE ELETTRICA

POZZETTO PER RETE ELETTRICA
ILLUMINAZIONE PUBBLICA
SINGOLO CAVIDOTTO

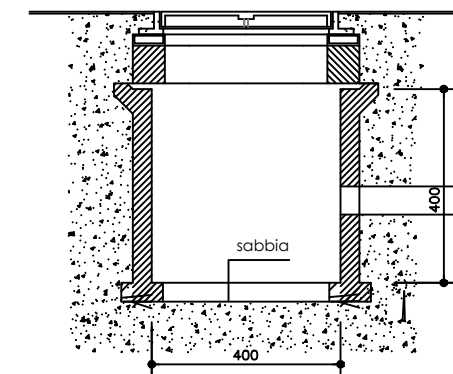

POZZETTO PER RETE ELETTRICA
ILLUMINAZIONE PUBBLICA
CAVIDOTTO MULTIPLO

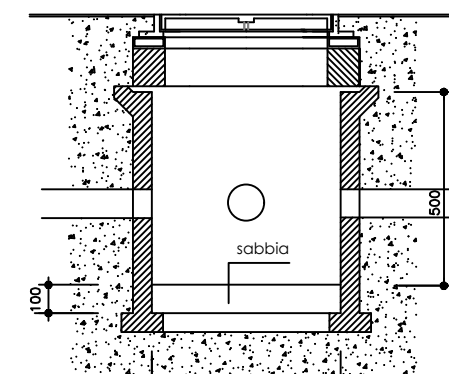

COMUNE DI VERONA Provincia di Verona



PROGETTO ESECUTIVO

PROGETTO:
IMPIANTO ELETTRICO

INTERVENTO:
Illuminazione pubblica
Piazzale sforni

ELABORATO:
Planimetria Generale

documento : DS0401 scala : 1:200 data : 03/06/2022
commessa : 20220532 emesso : A. Mascanzoni aggiornamento : 29/09/2022

set STUDIO ENERGIA TERRITORIO S.c. a r.l.
37131 VERONA - VIA C. NEPOTE, 10
TEL +39 045 972300 - FAX +39 045 8920240 - www.setservizi.it
SINCE 1978 EDILIZIA INGEGNERIA IMPIANTISTICA SICUREZZA

IL COMMITTENTE

L'IMPRESA

IL TECNICO

Per.Ind. Daniele Morena
045/972300 Int.270
daniele.morena@setservizi.it

TIMBO DEL PROFESSIONISTA



Firma digitale

TAVOLA

11.5
DS0401